


LEYENDA SECCIONES TRANSVERSALES

D: DISTANCIA A EJE	CORTE(m2) - CORTE A NIVEL DE CIMENTACIÓN SEGÚN ESPECIFICACIONES TÉCNICAS	RELLENO MEJORADO CON CEMENTO SEGÚN ESPECIFICACIONES TÉCNICAS	CUERPO(m2) - TRAPEZOID DE DIQUE SEGÚN ESPECIFICACIONES TÉCNICAS	ENROCAD01(m2) - ENROCAD01 EN DIQUE SEGÚN ESPECIFICACIONES TÉCNICAS	ENROCAD02(m2) - ENROCAD02 EN UÑA SEGÚN ESPECIFICACIONES TÉCNICAS	BANQUETA(m2) - CORTE/RELLENO SEGÚN ESPECIFICACIONES TÉCNICAS	GRAVA(m2) SEGÚN ESPECIFICACIONES TÉCNICAS
E: COTA DE ELEVACIÓN	RELLENO ESTRUCTURAL(m2) - MURO SEGÚN ESPECIFICACIONES TÉCNICAS	PERFILADO1(m) Y PERILADO2(m) - EN VALDES DE DIQUE SEGÚN ESPECIFICACIONES TÉCNICAS	RELLENO(m2) - NIVELACIÓN DE CIMENTACIÓN SEGÚN ESPECIFICACIONES TÉCNICAS	RELLENO DE SACRIFICIO(m2) SEGÚN ESPECIFICACIONES TÉCNICAS	RELLENO PROPIO COMPACTADO(m2) SEGÚN ESPECIFICACIONES TÉCNICAS	CONCRETO(m2) SEGÚN ESPECIFICACIONES TÉCNICAS	
EXCAVACION2(m2) - CORTE EN UÑA SEGÚN ESPECIFICACIONES TÉCNICAS							

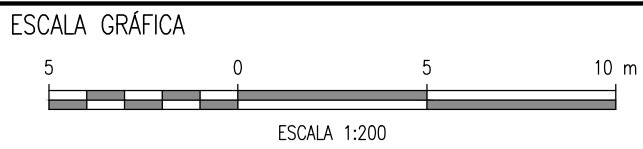

LEYENDA

— INUNDACIÓN TR 100 AÑOS

- - - TERRENO

CO1	10.2024	EMITIDO PARA EJECUCIÓN	ABB	AMG	
RO2	11.2023	EMITIDO PARA APROBACIÓN	ABB	AMG	
RO1	08.2023	EMITIDO PARA APROBACIÓN	ABB	AMG	
RO0	05.2023	EMITIDO PARA APROBACIÓN	ABB	AMG	
REV N°	FECHA	DESCRIPCIÓN DE LA REVISIÓN	REVISADO	DIRECTOR	

	FECHA	FIRMA
DISÑO : LUIS CHINCHAY V.	24.10.23	
DIBUJO : JAIME PEREZ Z.	25.10.23	
REVISIÓN Y APROBACIÓN DE DISEÑO : ALBERTO BRAVO B.	26.10.23	
APROBACIÓN : GRECIA ENRIQUEZ A.	27.10.23	
DIRECTOR DE PROYECTO : ANDRE MEIRA DE VASCONCELOS G.	30.10.23	



PROYECTO:
"ENTREGA DE LAS DEFENSAS RIBEREÑAS DEL RÍO CAÑETE Y DEL RÍO HUAURA (PAQUETE 5)"
PROYECTO:3
"CREACIÓN DEL SERVICIO DE PROTECCIÓN EN LAS RIBERAS DEL RÍO HUAURA VULNERABLE ANTE PELIGRO DE INUNDACIONES EN LAS LOCALIDADES DE 5 DISTRITOS DE LA PROVINCIA DE OYÓN Y 8 DISTRITOS DE LA PROVINCIA DE HUAURA - DEPARTAMENTO DE LIMA"

PLANO :
SECCIONES 2/2
DIQUE I-07-DI

ESPECIALIDAD :
HIDRÁULICA

USO :
502 - Defensas ribereñas - parte 2

ZONA :
ANDES-OYÓN-LIMA

ESCALA :
1:200

FECHA :
11.10.2024

REV :
C01

CÓDIGO DEL PLANO :
400200-OHL001-502-XX-DR-HD-000249

